


PLANTA BAIXA - PONTOS FORÇA/LUZ/TELEFONE/INTERNET

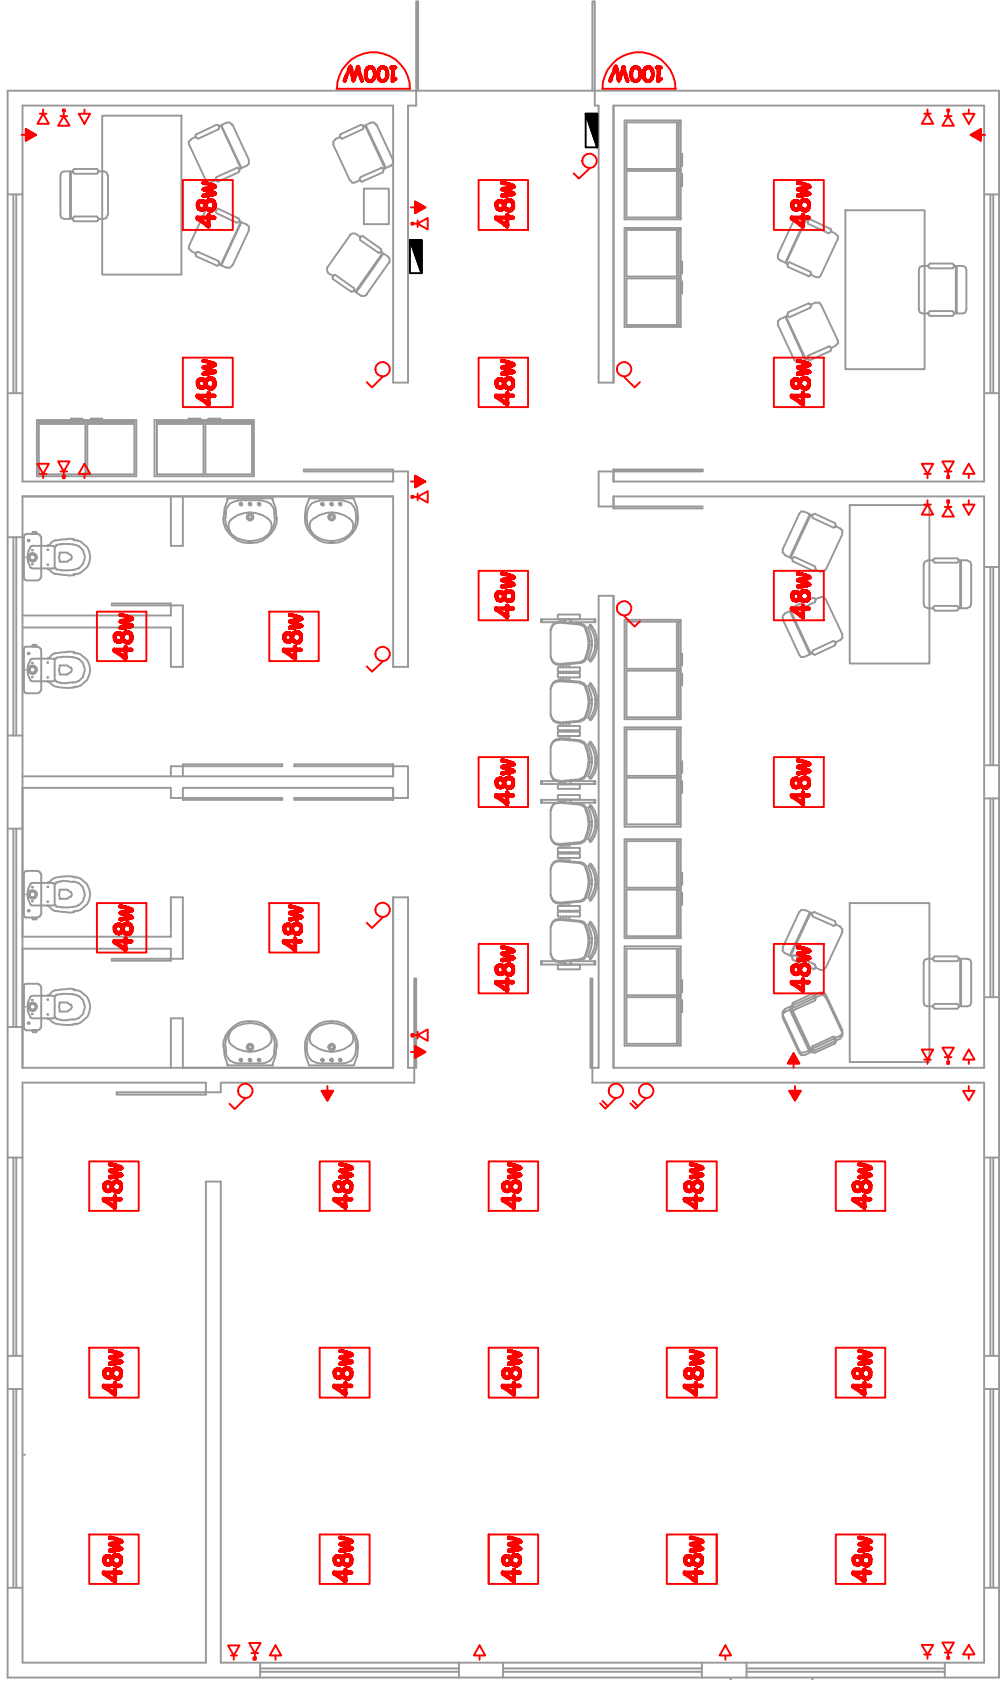

CAIXA DE DISTRIBUIÇÃO

LUMINÁRIO DE LED SOXSO
EMBLINDADA NO FORRO BRANCA
COM VIDRO

ARANDELA NA PAREDE COR BRANCA
COM VIDRO

○ PUNTO DE INTERRUPTOR SIMPLES
 ○ PUNTO DE INTERRUPTOR DUPLO
 △ PUNTO PARA TOMADA h= 0,30m.
 ▽ PUNTO DE REDE e INTERNET.
 ▽ PUNTO DE TELEFONE

Alexsandro Nobili Eng. Civil CREA 13778	TÍTULO: Edificação GRAS OBRA: AMPLIAÇÃO PROPRIETÁRIO: Prof. Municipal de Barrabão	Projeto: _____ Responsável: _____
Scale metro 2005	Scale 1:50	Area Total
E01		