


Planta baixa - PPCI

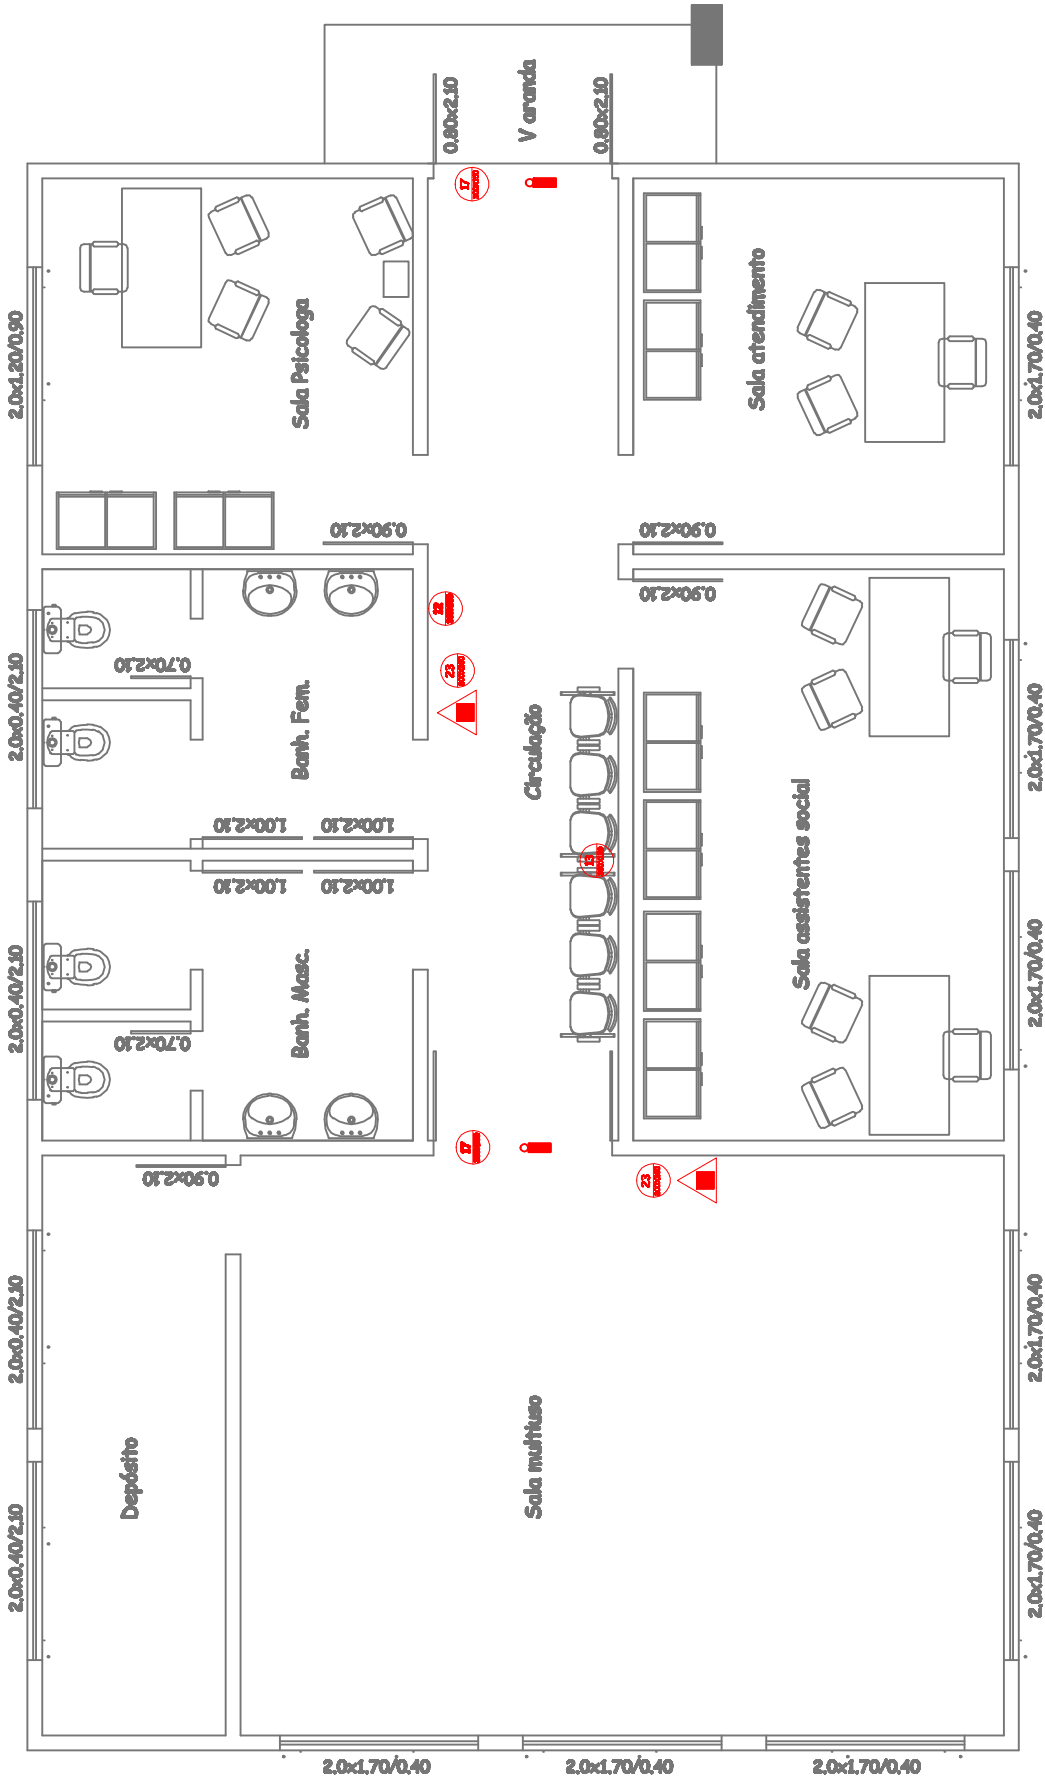

LEGENDA	LEGENDA
	PLACA DE SINALIZAÇÃO DE SAÍDA ACESO
	PLACA DE INDICAÇÃO DE DIREÇÃO DE SAÍDA - ESCADA, DESCIDA
	PLACA DE INDICAÇÃO DE DIREÇÃO DE SAÍDA - ESCADA, SUBIDA
	PLACA DE SINALIZAÇÃO DE ALARME DE INCÊNDIO
	CAMINHO A SER PERCORRIDO
	ILUMINAÇÃO DE EMERGÊNCIA BLOCO PARALELOS
	PONTO DE ILUMINAÇÃO DE EMERGÊNCIA



Alessandra Mobili
Eng. Civil
CREA 13378

TÍTULO: Edificação GRAS
OBRA: AMPLIAÇÃO
PROPRIETÁRIO: Prof. Municipal de Barrado

Proprietário: _____
Responsável: _____

PPCI

Auto
Muro 2008
Escala
1:50
Area Total